





平面図 S = 1 : 500

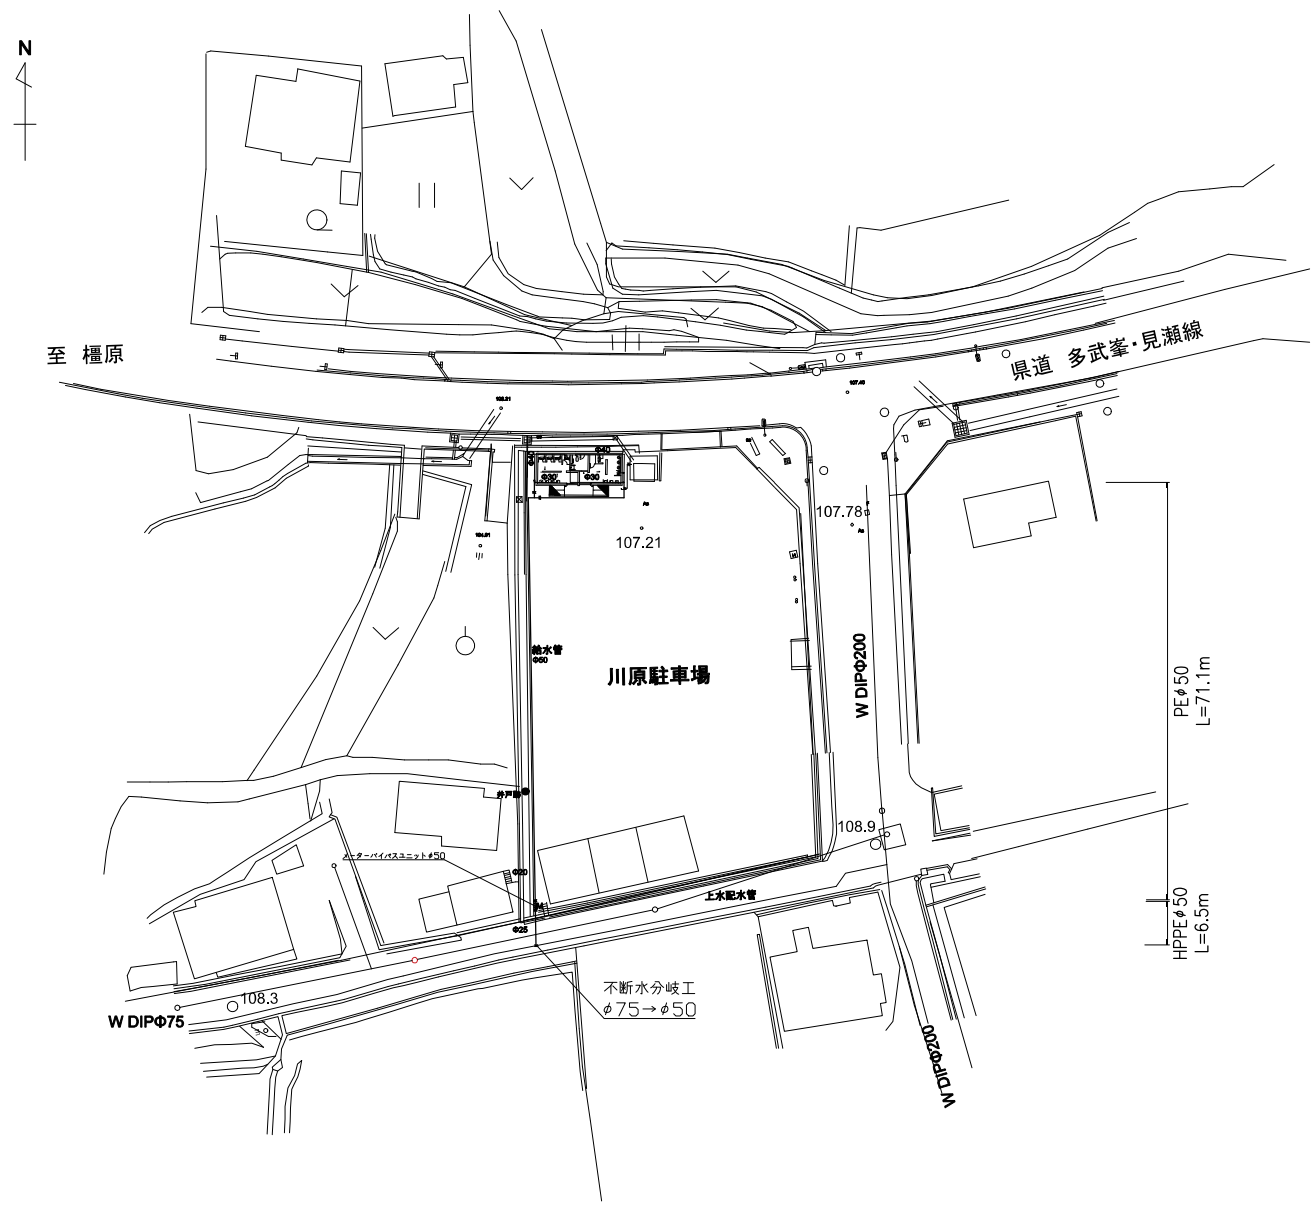


施行年度 工事番号	令和8年度 第120号
工事名	川原駐車場給水管改修工事
路線河川名	川原駐車場
施工箇所	明日香村大字川原地内
図面種類	平面図
縮尺	S = 1 : 500
技師照査設計製図	
図面番号	3 葉中 1 号
事務所名	明日香村地域づくり課

標準図

標準掘削断面図

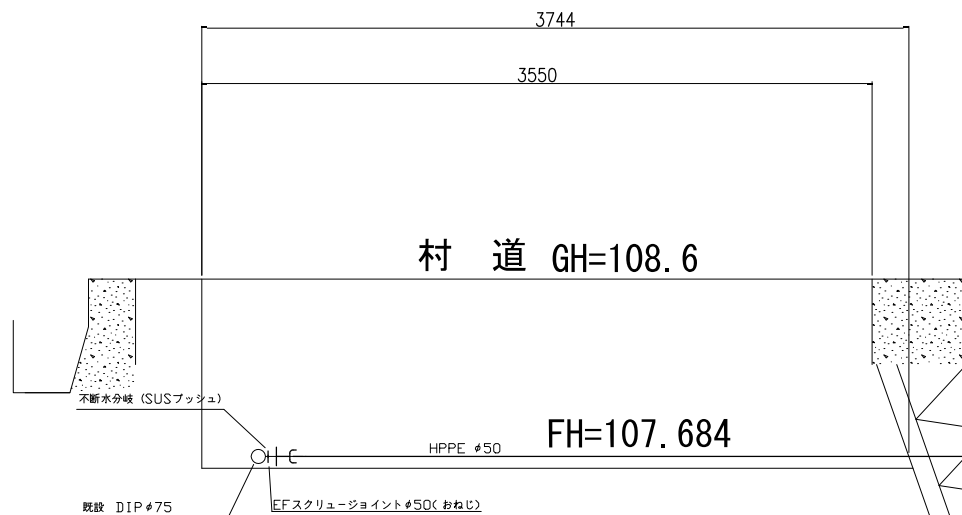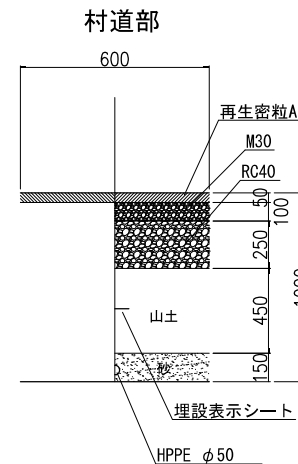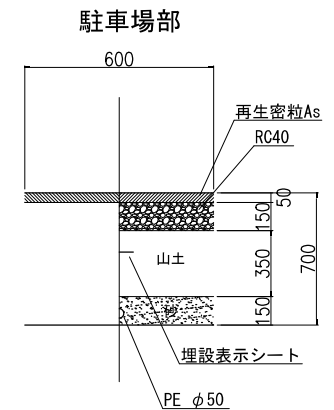


不断水、メカニカル継手部はポリエチレンスリーブで保護すること。
宅地内バルブボックス蓋(FCD製)
埋設部は砂基礎15cm、管天30cmに埋設表示シートを施すこと。
樹脂管にはロケーティングワイヤ施工
給水管高密度ポリエチレン管はJIS外径品を使用すること。

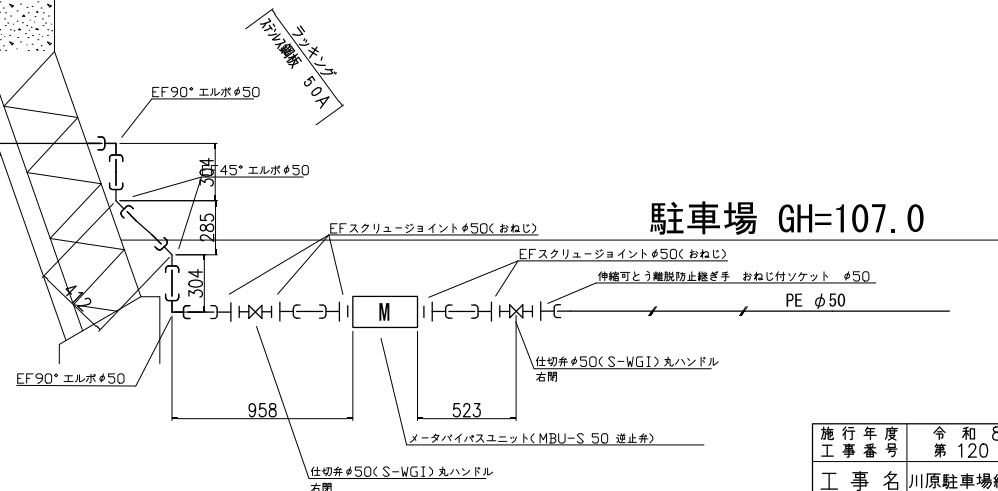

施行年度 工事番号	令和8年度 第120号
工事名	川原駐車場給水管改修工事
路線河川名	川原駐車場
施工箇所	明日香村大字川原地内
図面種類	内記
縮尺	S=NON
技師照査	設計製図
図面番号	3葉中 2号
事務所名	明日香村地域づくり課

給水配管モデル図 S = NON

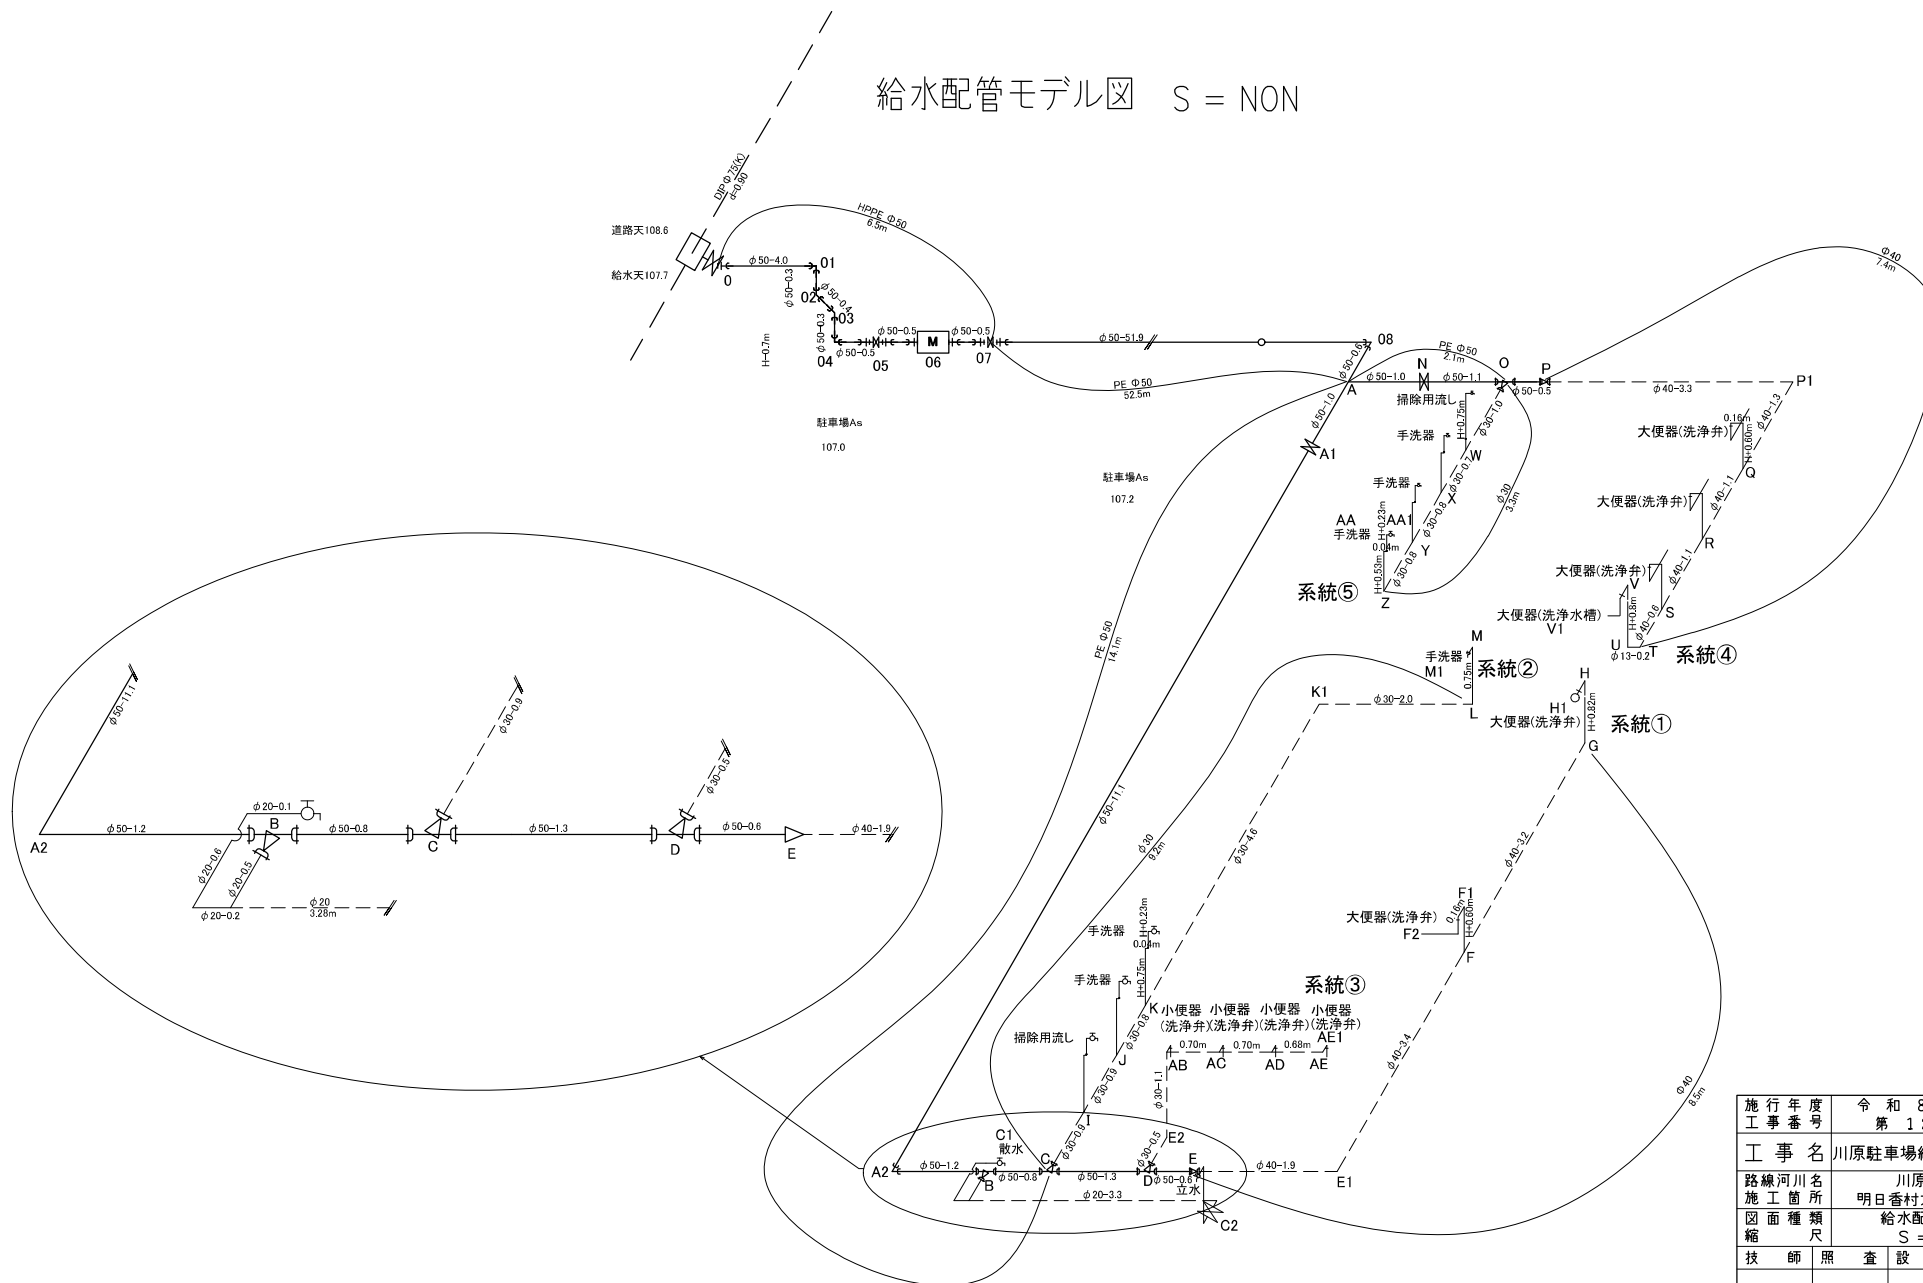

施行年度 工事番号	令和8年度 第120号
工事名	川原駐車場給水管改修工事
路線川名 施工箇所	川原駐車場 明日香村大字川原地内
図面種類 縮尺	給水配管図 S = NON
技師	査 設 計 製 図
図面番号	3 葉 中 3 号
事務所名	明日香村地域づくり課